 

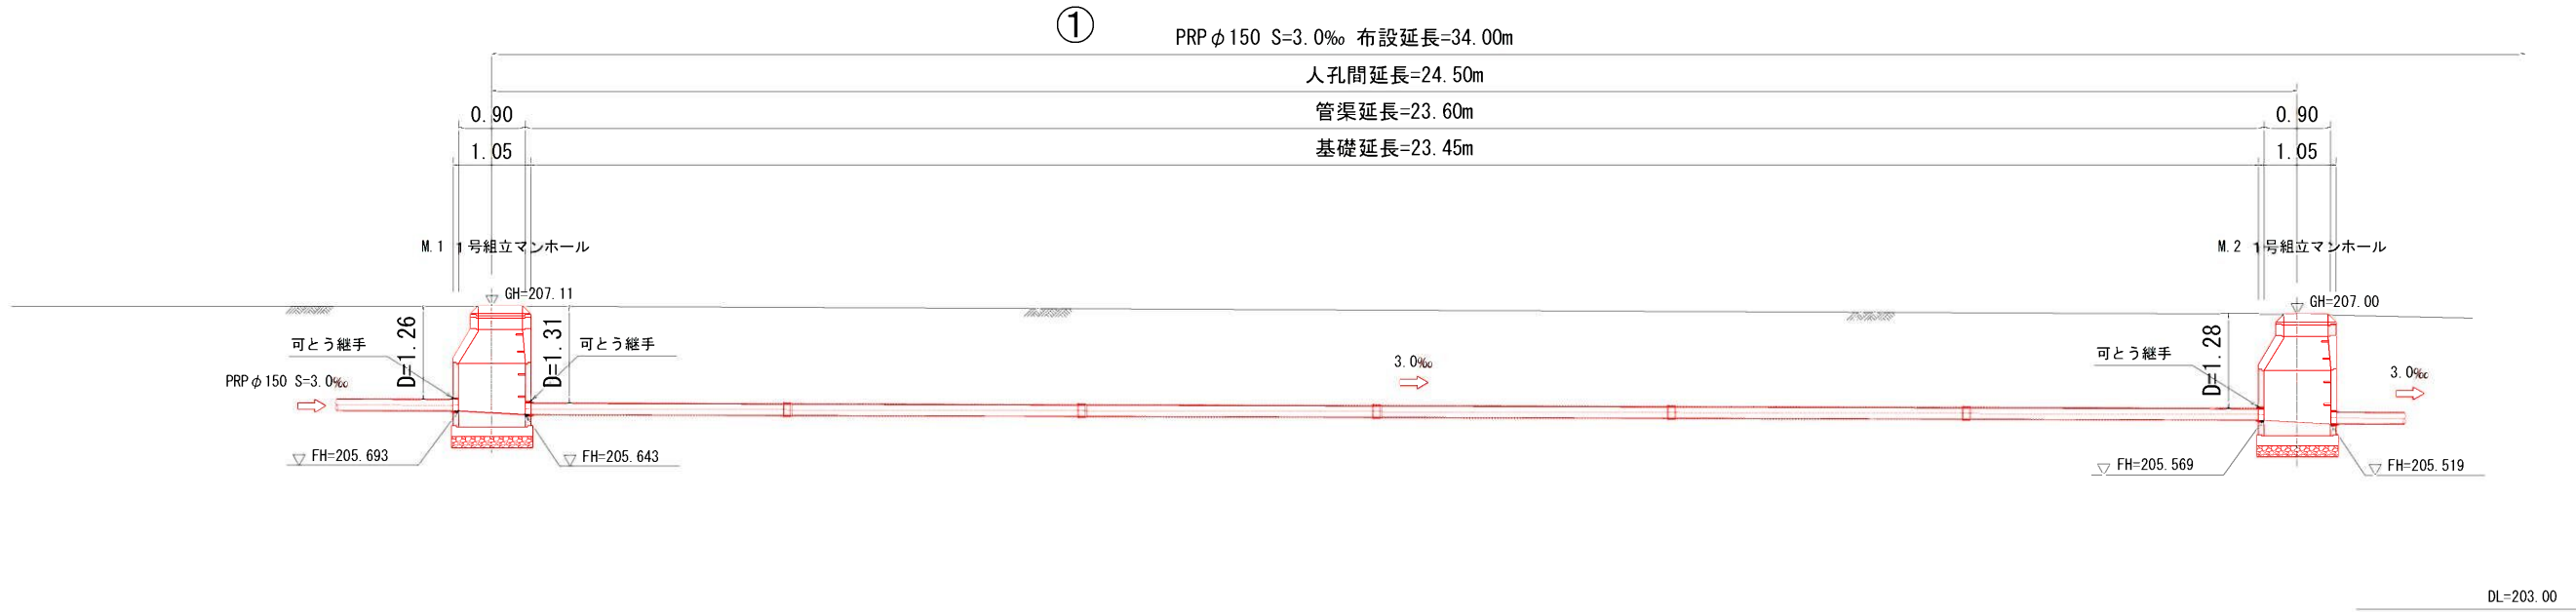
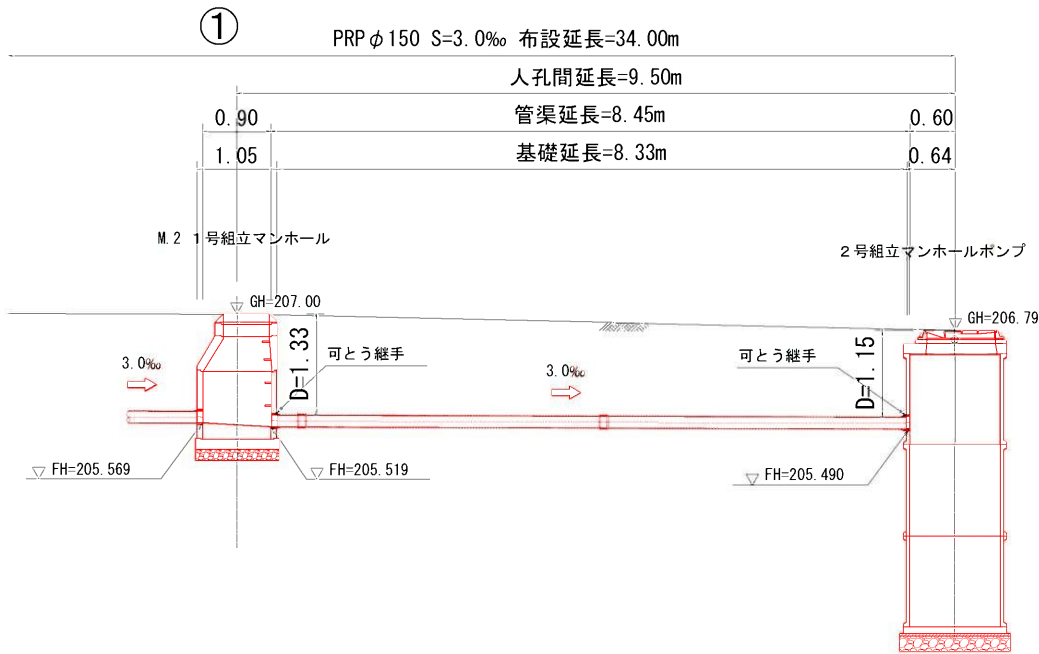


TA5


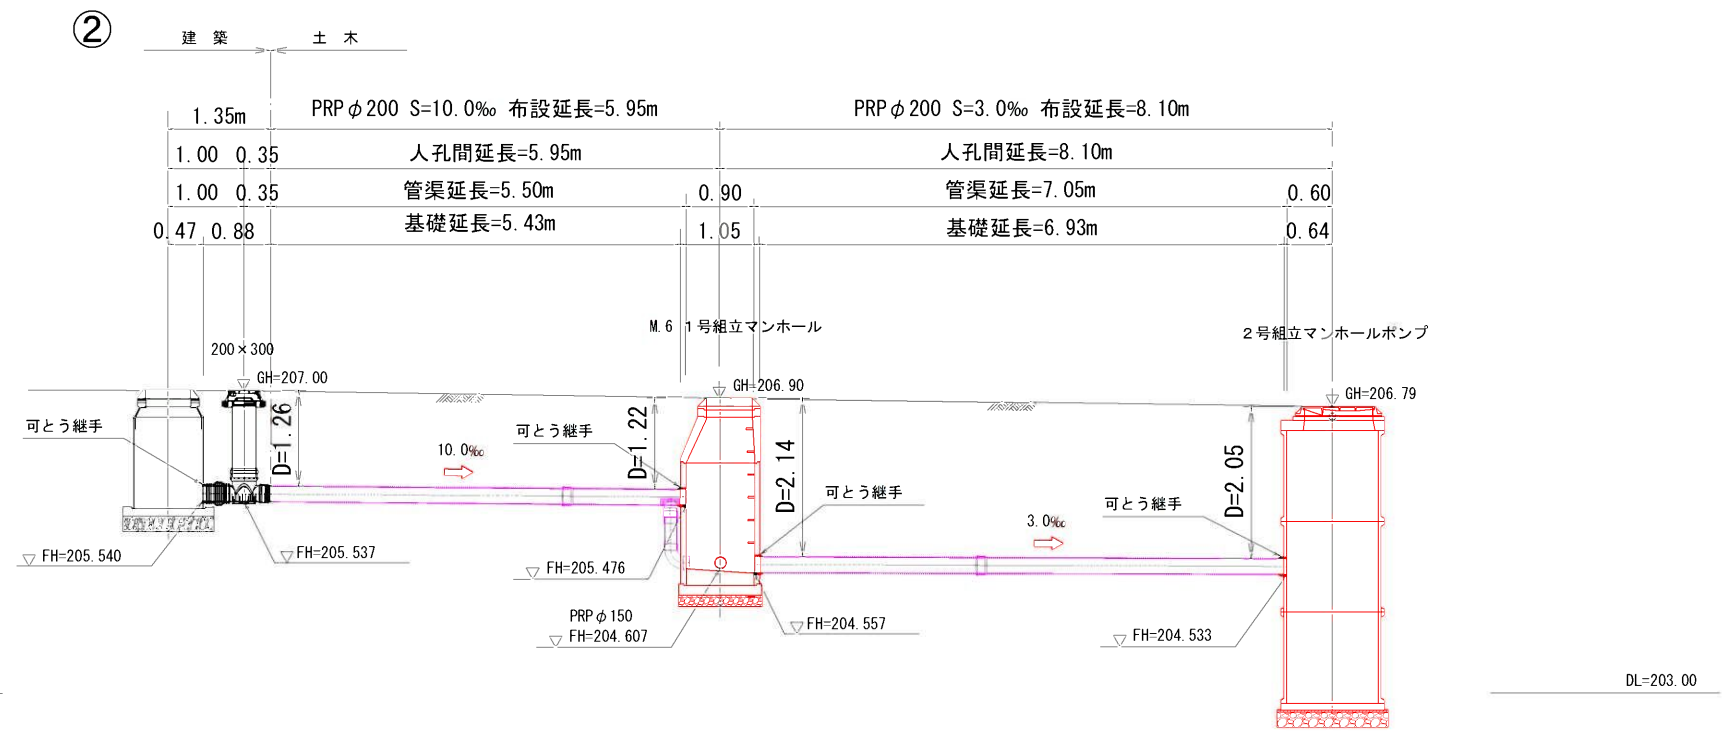
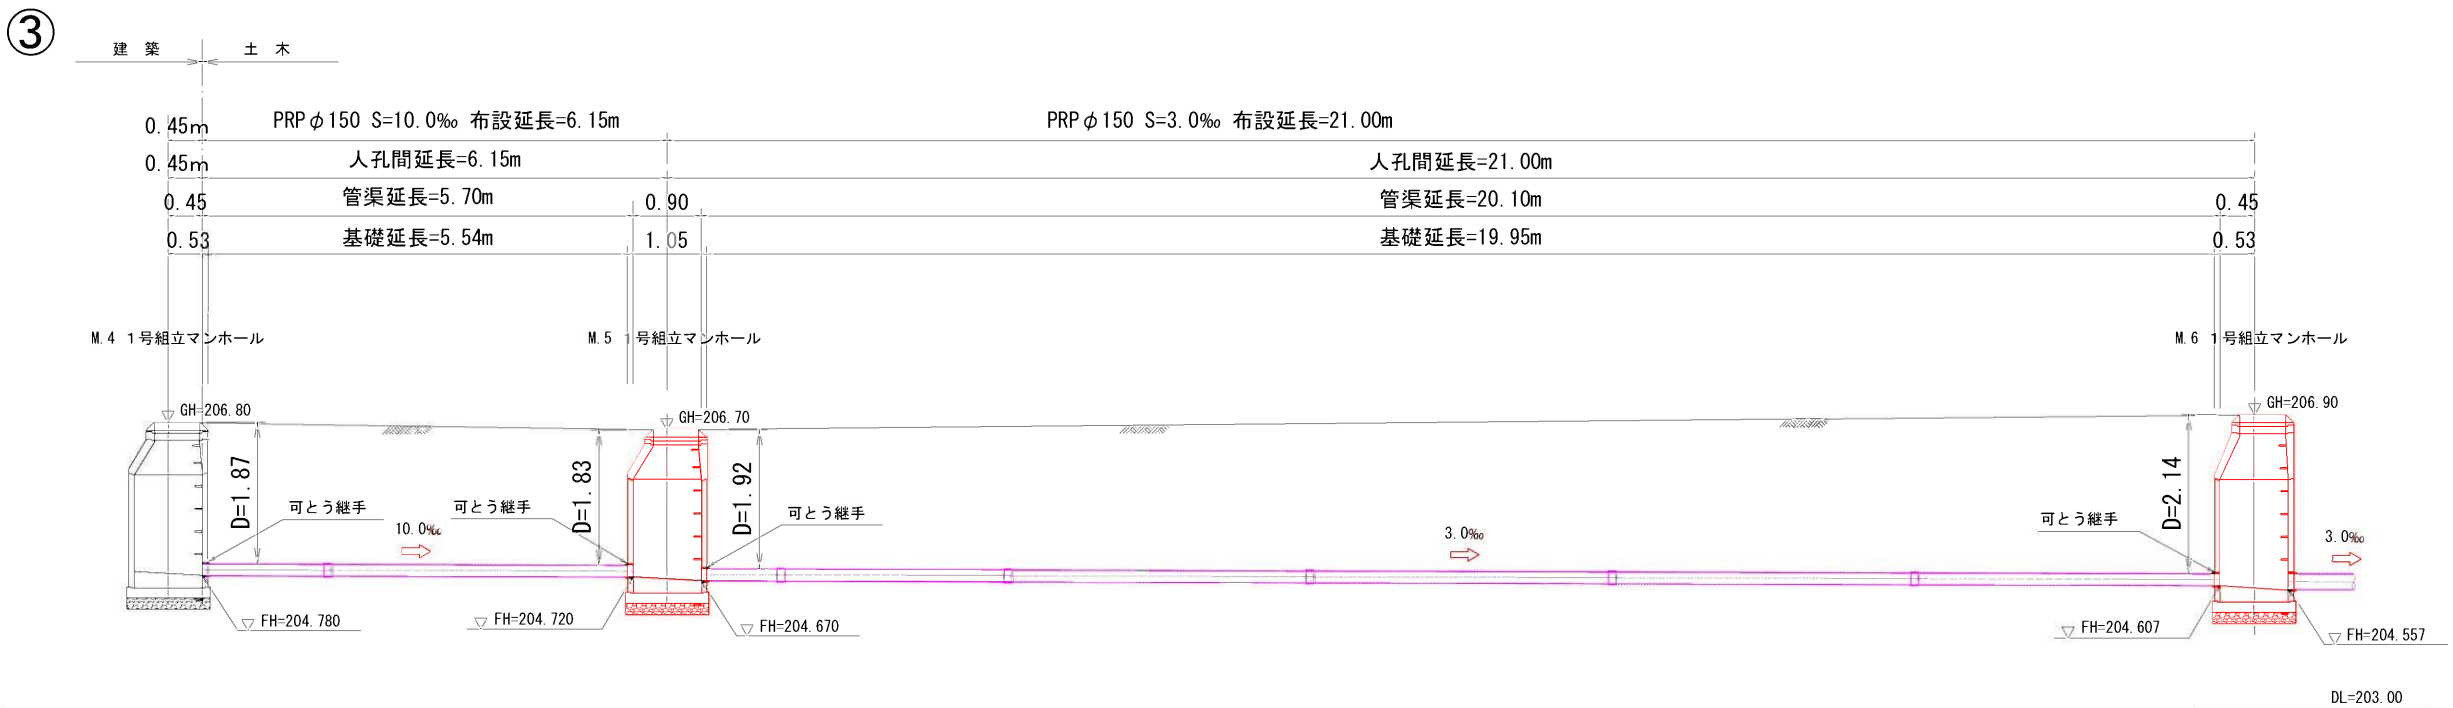
年度	令和	年度
路線河川名等	***	
工事名	下水道	
位置	高松市塩江町安原上東地内	
図面名	下水道他施設設計図平面図	
縮尺	1/250	図面番号 1
作成年月日	令和	年 月 日
会社名		
事業者名	高松市創造都市推進局観光交流課	

污水管縦断面図(1)
 S=1:50

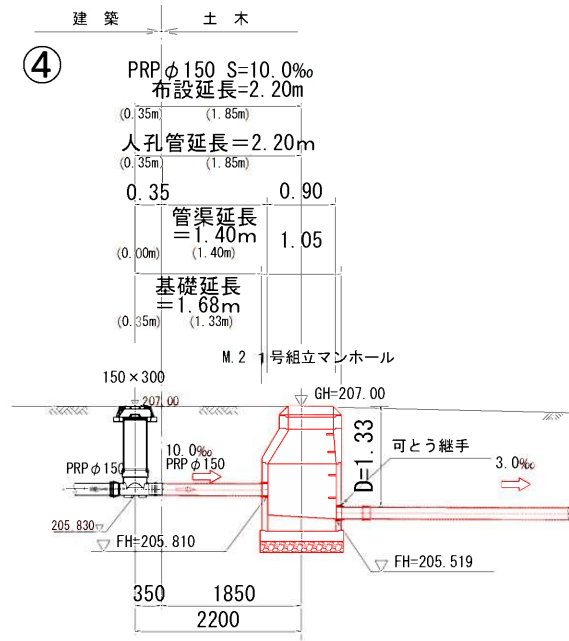

年度	令和4年度		
路河川名等	***		
工事名	下水道		
位置	高松市塩江町安原上東地内		
図面名	污水管縦断面図(1)		
縮尺	1/50	図面番号	2
作成年月日	令和	年	月 日
会社名			
事業者名	高松市創造都市推進局観光交流課		

汚水管縦断面図(2) S=1:50




年度	令和4年度		
路河川名等	***		
工事名	下水道		
位置	高松市塩江町安原上東地内		
図面名	汚水管縦断面図(2)		
縮尺	1/50	図面番号	3
作成年月日	平成	年	月 日
会社名			
事業者名	高松市創造都市推進局観光交流課		


マンホール構造図(1) S=1:30

M.1 1号組立マンホール

平面図

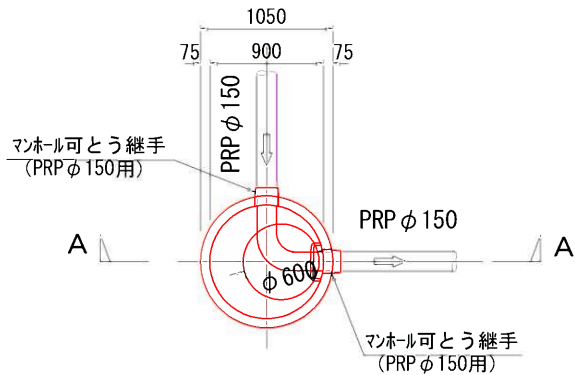


A-A断面

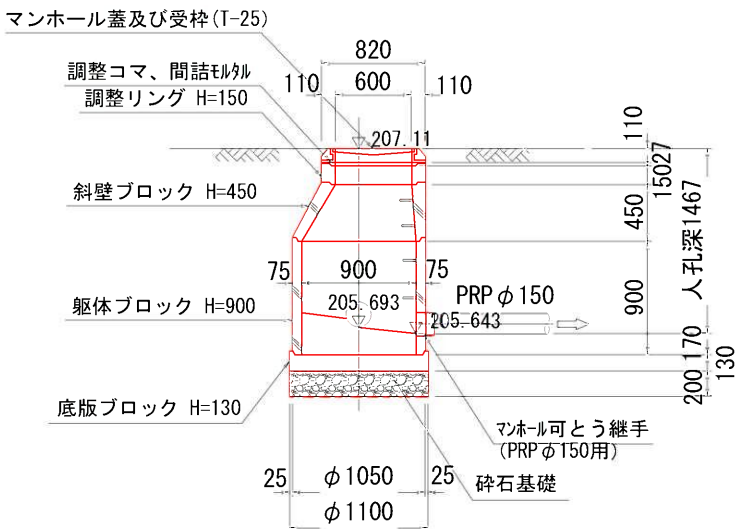


M.2 1号組立マンホール

平面図

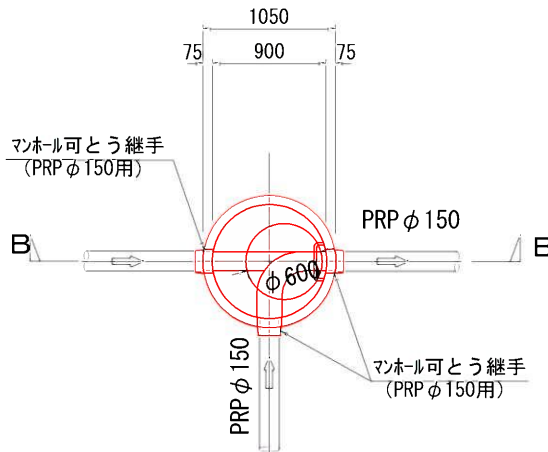


B-B断面

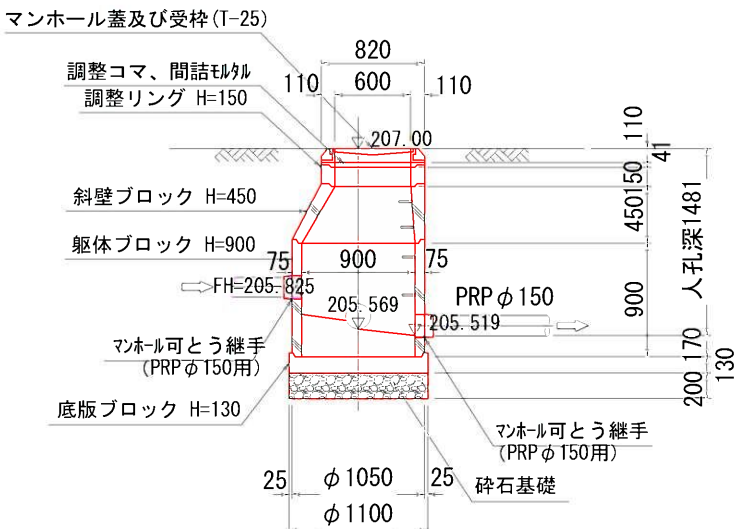


M.5 1号組立マンホール

平面図

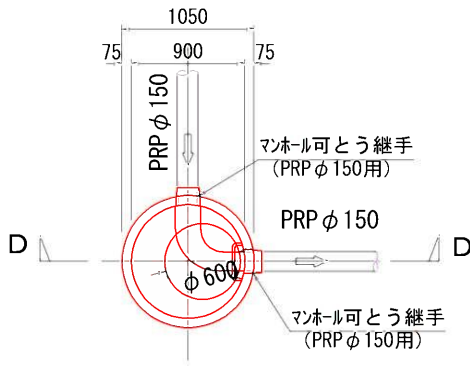

D-D断面

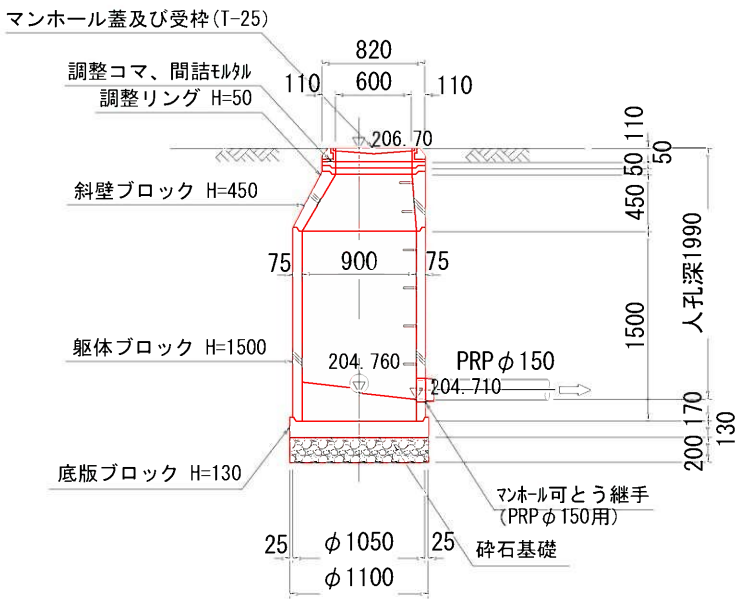


年度	令和4年度		
路河川名等	***		
工事名	下水道		
位置	高松市塩江町安原上東地内		
図面名	マンホール構造図(1)		
縮尺	1/30	図面番号	4
作成年月日	平成	年	月 日
会社名			
事業者名	高松市創造都市推進局観光交流課		


マンホール構造図(2) S=1:30

M. 6 1号組立マンホール

平面图

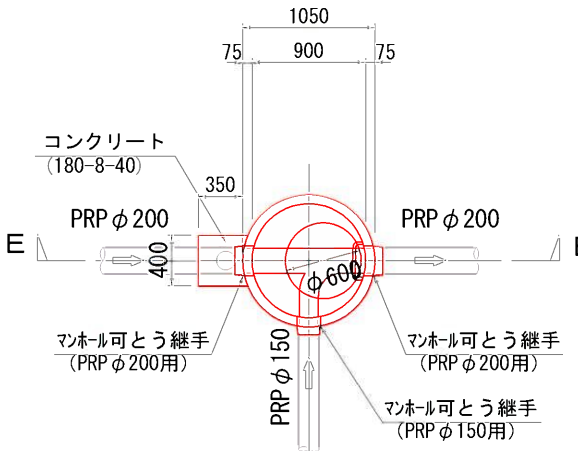


E-E断面

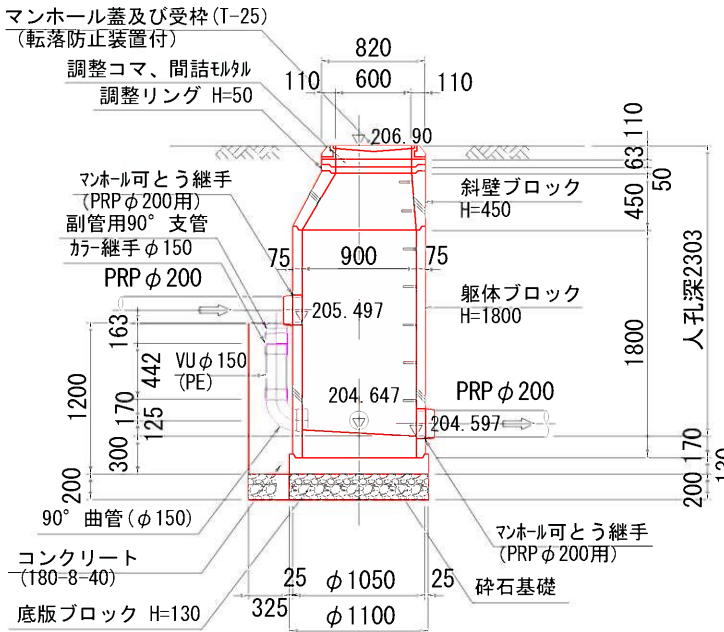


M. 1-1 1号組立マンホール

平面图

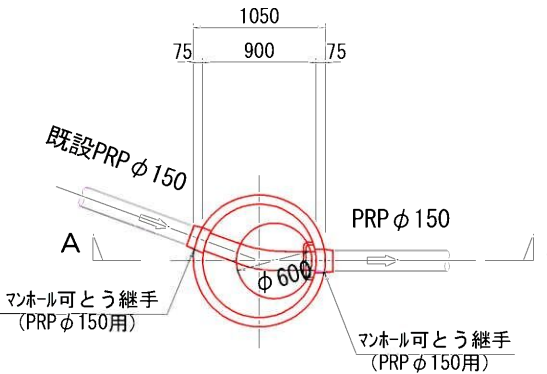


A—A断面

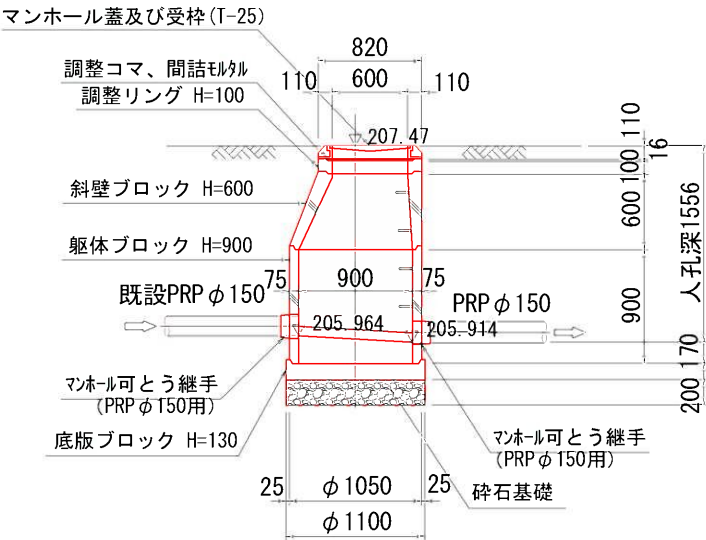


M. 1-2 1号組立マンホール

平面图

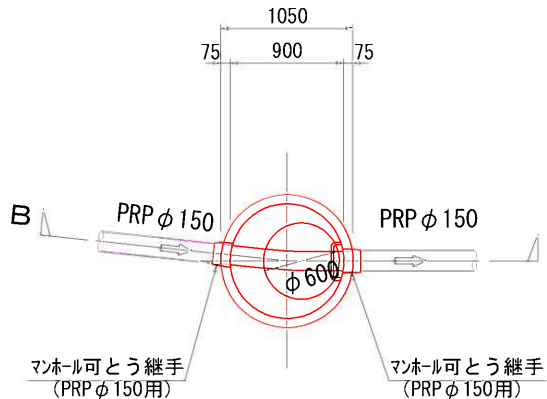


B-B 断面

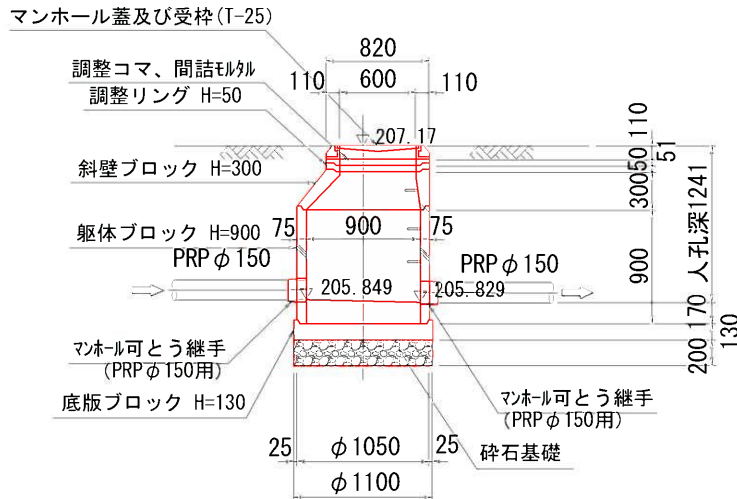


年度	令和 年度		
路河川名等	***		
工事名	下水道		
位置	高松市塩江町安原上東地内		
図面名	マンホール構造図(2)		
縮尺	1/30	図面番号	5
作成年月日	平成	年	月 日
会社名			
事業者名	高松市創造都市推進局観光交流課		

配置平面図
S=1/60

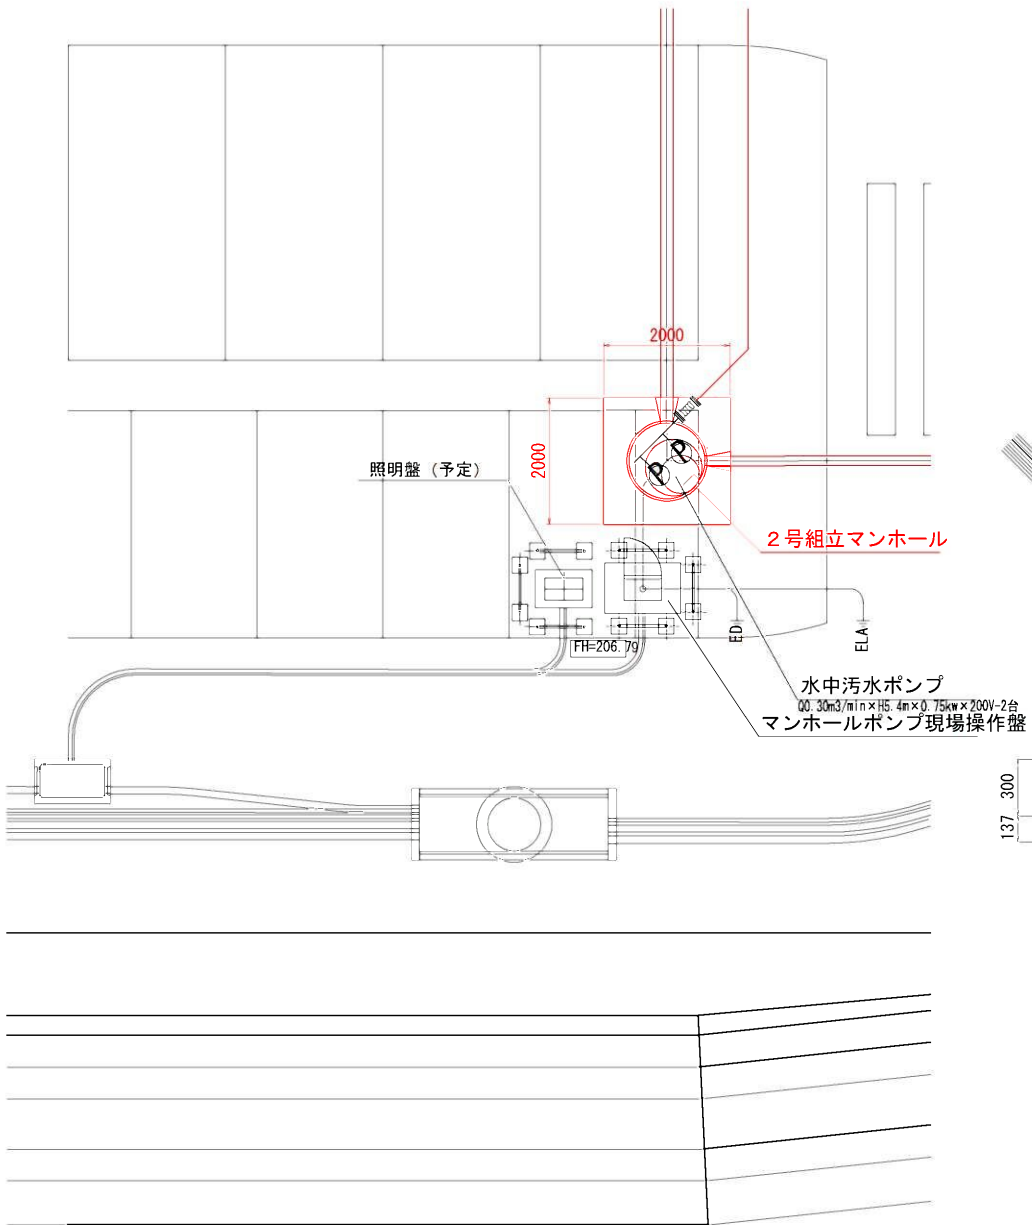


マンホールポンプ 機械設備図S=1/20
(レジン製組立2号マンホール)


平面図

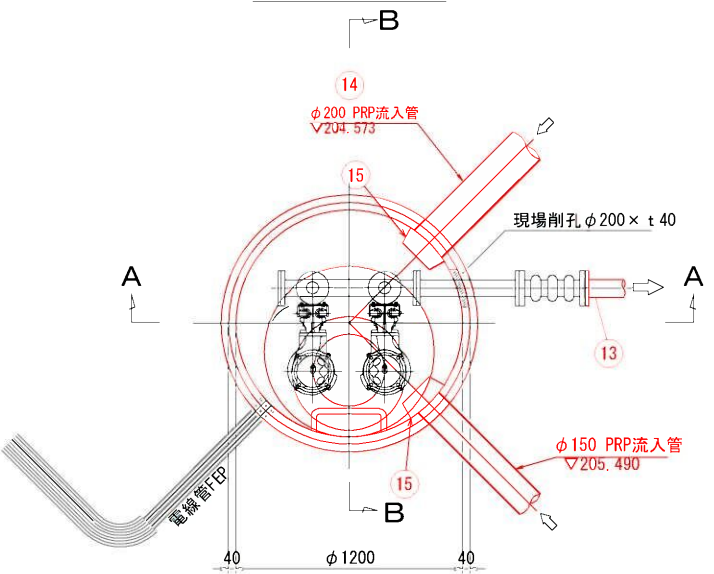

A-A断面図

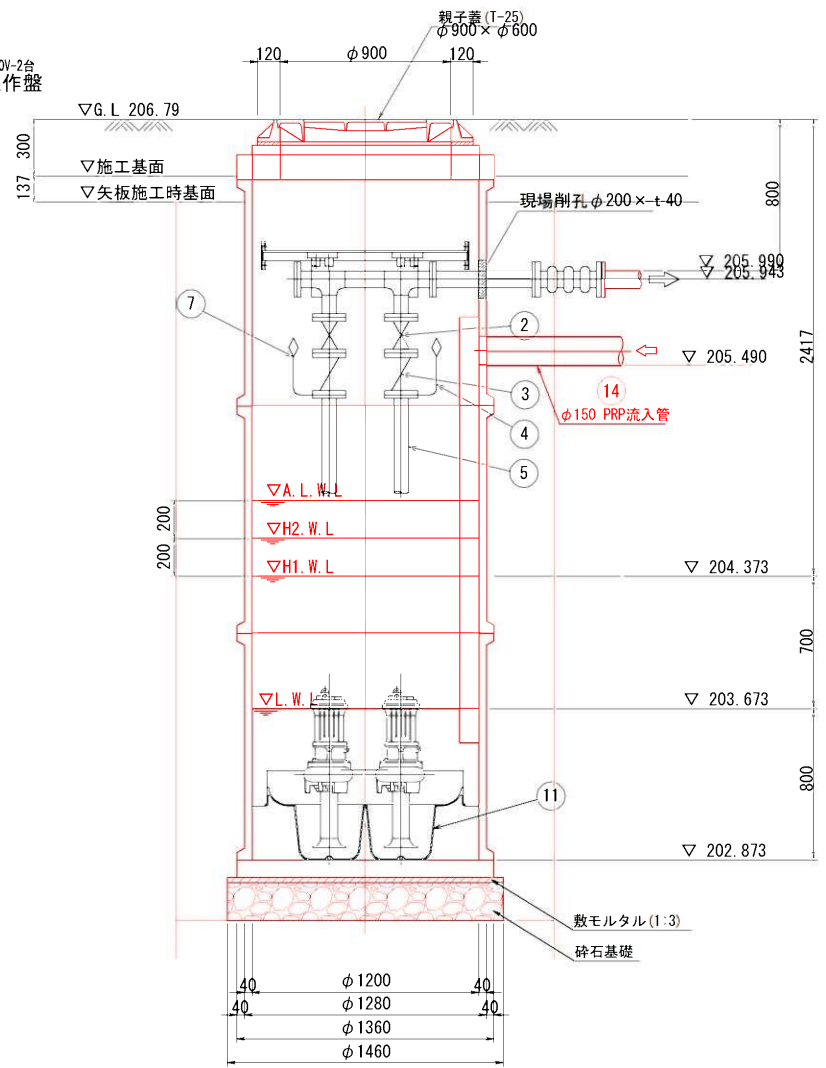

B-B断面図

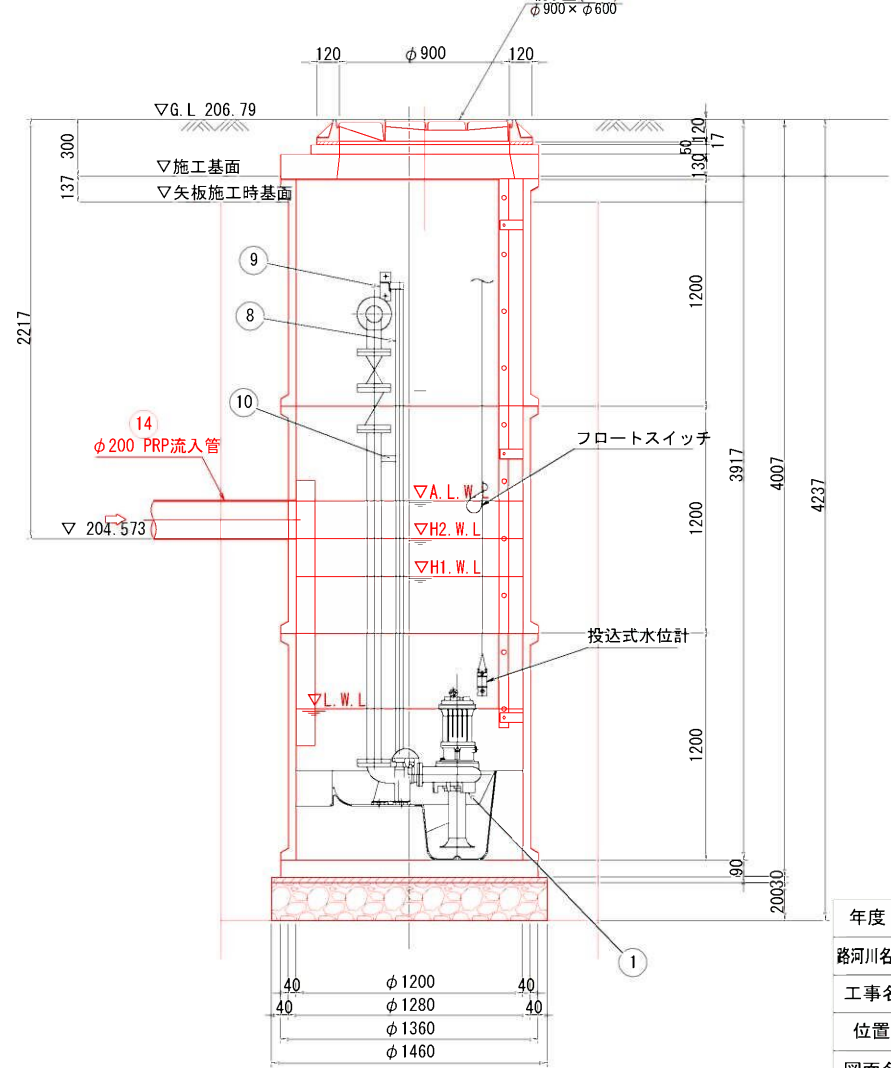

品番	部品名称	材質	数量	摘要
1	汚水用水中ポンプ		2台	※φ65×0.30m3/min×5.4m×0.75kW
2	ボール弁	SCS/SUS	2個	65A JISOK
3	逆止弁	SCS/NBR	2個	65A ボール式 JISOK
4	自動空気抜き弁	SCS/NBR	2個	25A
5	吐出管	SUS304	1式	65A SUS304TPsch20
6	集合管	SUS304	1式	80A SUS304TPsch20
7	空気抜き管	SUS304	1式	25A SUS304TPsch20
8	ガイドパイプ	SUS304	4本	SUS304TP
9	ガイドサポート取付金具	SUS304	1組	
10	中間サポート	SUS304	2個	
11	予旋回槽	FRP	1基	2号マンホール用 (φ1200)
12	埋設用可とう管		1個	80A JIS10K 中圧用 100mm偏心型 埋設用 L=350mm
13	フランジ短管	DIP	1個	φ75×80L (GX型短管1号)
14	流入管	PRP	1式	φ150、φ200
15	流入バッフル	SUS	1式	φ150用 (2250L)、φ200用 (1400L)

注記
1. 朱色部は対象範囲を示す。

年度	令和	年度
路河川名等	***	
工事名	下水道	
位置	高松市塩江町安原上東地内	
図面名	マンホールポンプ機械設備図	
縮尺	1/60, 1/20	図面番号 6
作成年月日	平成 年 月 日	
会社名		
事業者名	高松市創造都市推進局観光交流課	